



RENDER - CUCINA



RENDER - REFETTORIO




RENDER - SALA TV



RENDER - SPAZIO COMUNE



RENDER - SPAZIO COMUNE

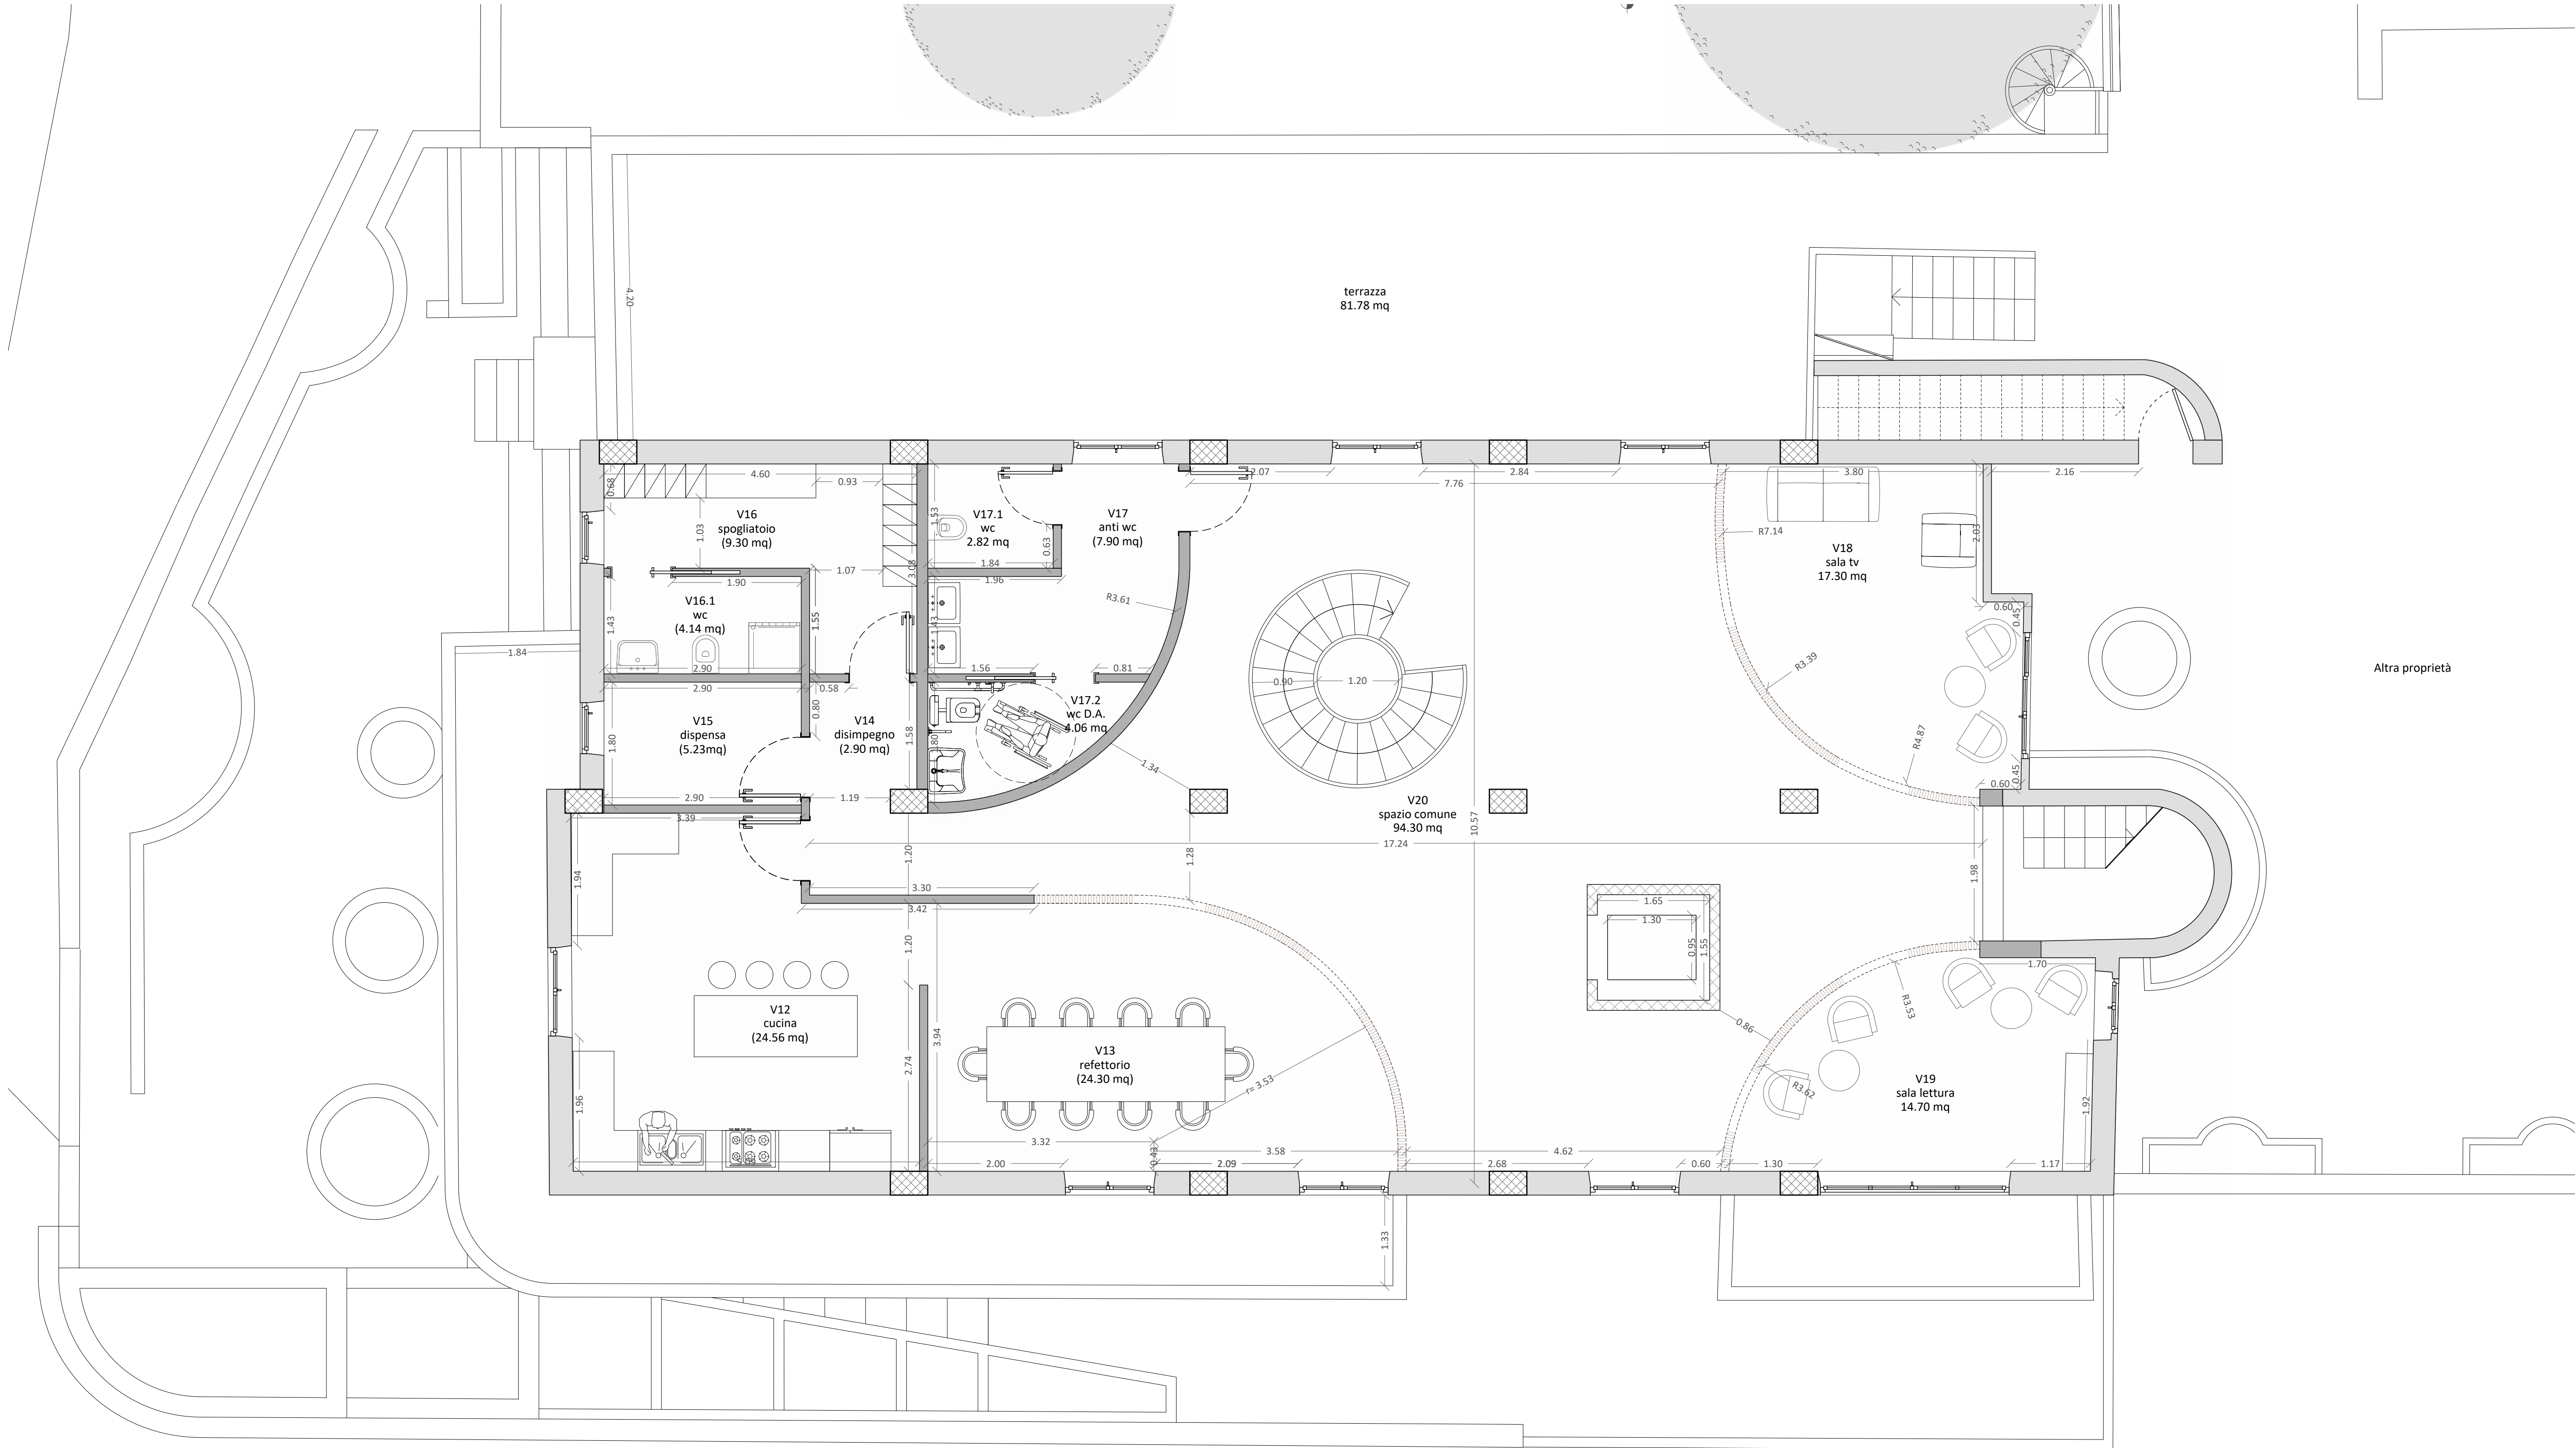

PIANTA PIANO PRIMO



COMUNE DI BORGETTO
Città Metropolitana di Palermo

Palazzo Vittorio Emanuele Orlando 1 - cap. 90042 Borgetto
Tel. 091/5950251 - www.comune.borgetto.pa.it
E-mail: uffici@comune.borgetto.pa.it
Fax: 091/5950251
Cod. Fisc. 90003980912 - Part. IVA 09045900912

PROGETTO DEFINITIVO/ESECUTIVO
PON LEGALITÀ 2014-2020 - ASSE 1, AZIONE 3.1.1
PROGETTAZIONE DEFINITIVA-ESECUTIVA, COORDINAMENTO DELLA SICUREZZA IN FASE ESECUTIVA, DIREZIONE LAVORI E CONTABILITÀ DEI "LAVORI DI RIQUALIFICAZIONE E DI RICONVERSIONE DEL BENE CONFISCATO ALLA CRIMINALITÀ ORGANIZZATA SITO IN VIA MONTENAPOLA, N. 20 ANGOLO VIA C. COLOMBO, DA DESTINARE A CENTRO PER DONNE VITTIME DI VIOLENZA" CUP: G36G18000150006 CIG: 83902610984

PROGETTISTI: RTP Morpheme S.r.l./Ing. Vito Speciale
MORPHEME S.r.l. (consorzio)
Via Veneto 2b - sc. C - 89123 Reggio Calabria - Italy
P. IVA 02934660800 Tel/Fax +39 09651716586
E-mail: info@morpheme.it - www.morpheme.it

Arch. **Ilario TASSONE** (P.M. - BIM manager - Architettura - Strutture - Impianti)
Arch. **Simona LABATE** (Architettura)
Ing. **Gabriele UCCELLATORE** (Strutture)
Ing. **Giacomo MAJORINI** (Imp. elettrici e speciali)
Arch. **Pasquale BRUNO** (Acustica)
Geol. **Antonio Tiberio PIZZONIA** (Geologia)

Mandante:
Ing. **Vito SPECIALE** (Impianti)

Consulenti:
Ing. **Bruno ARENA** (Impianti idrici e termici)

Collaboratori:
Arch. **Ilario FIUMARA**
Arch. **Jannah HASSANEIN**
Ing. **Daniele FEDERICO**

RUP: Ing. **Andrea SALAMONE**
COMMESSA: **25.P12.00.PE**
CONTROLLATO: **S. Labate** APPROVATO: **I. Tassone**
APRILE 2025 REV: 0
Elaborato: **AR.T.27** Scala: **1:50**

STATO DI PROGETTO
PIANTA PIANO PRIMO - ARREDI

