




CARPENTERIA IMPALCATO TIPO
Scala 1:50

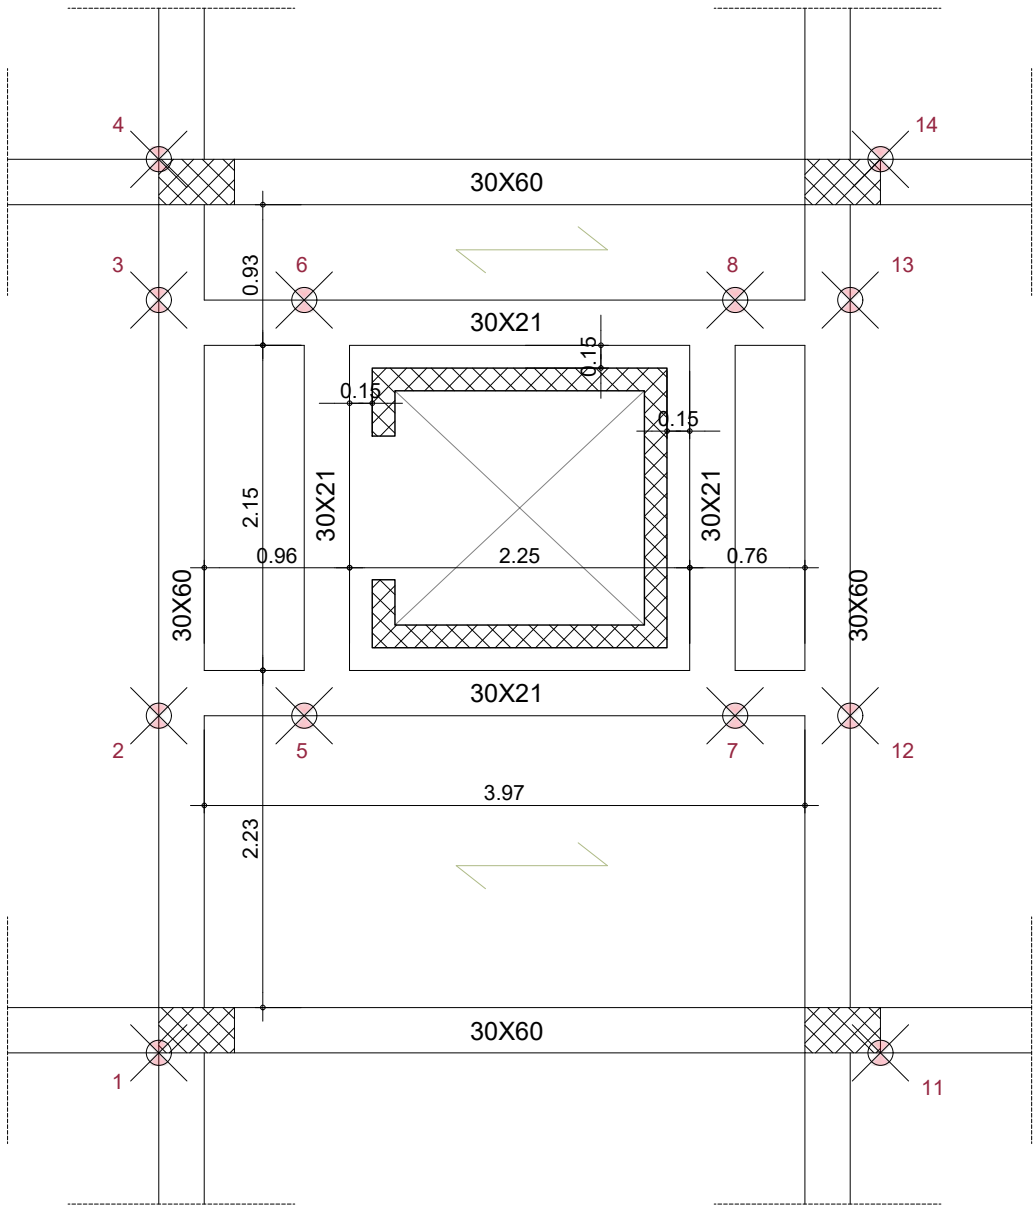


PIANTA PIANO TERRA
Scala 1:100

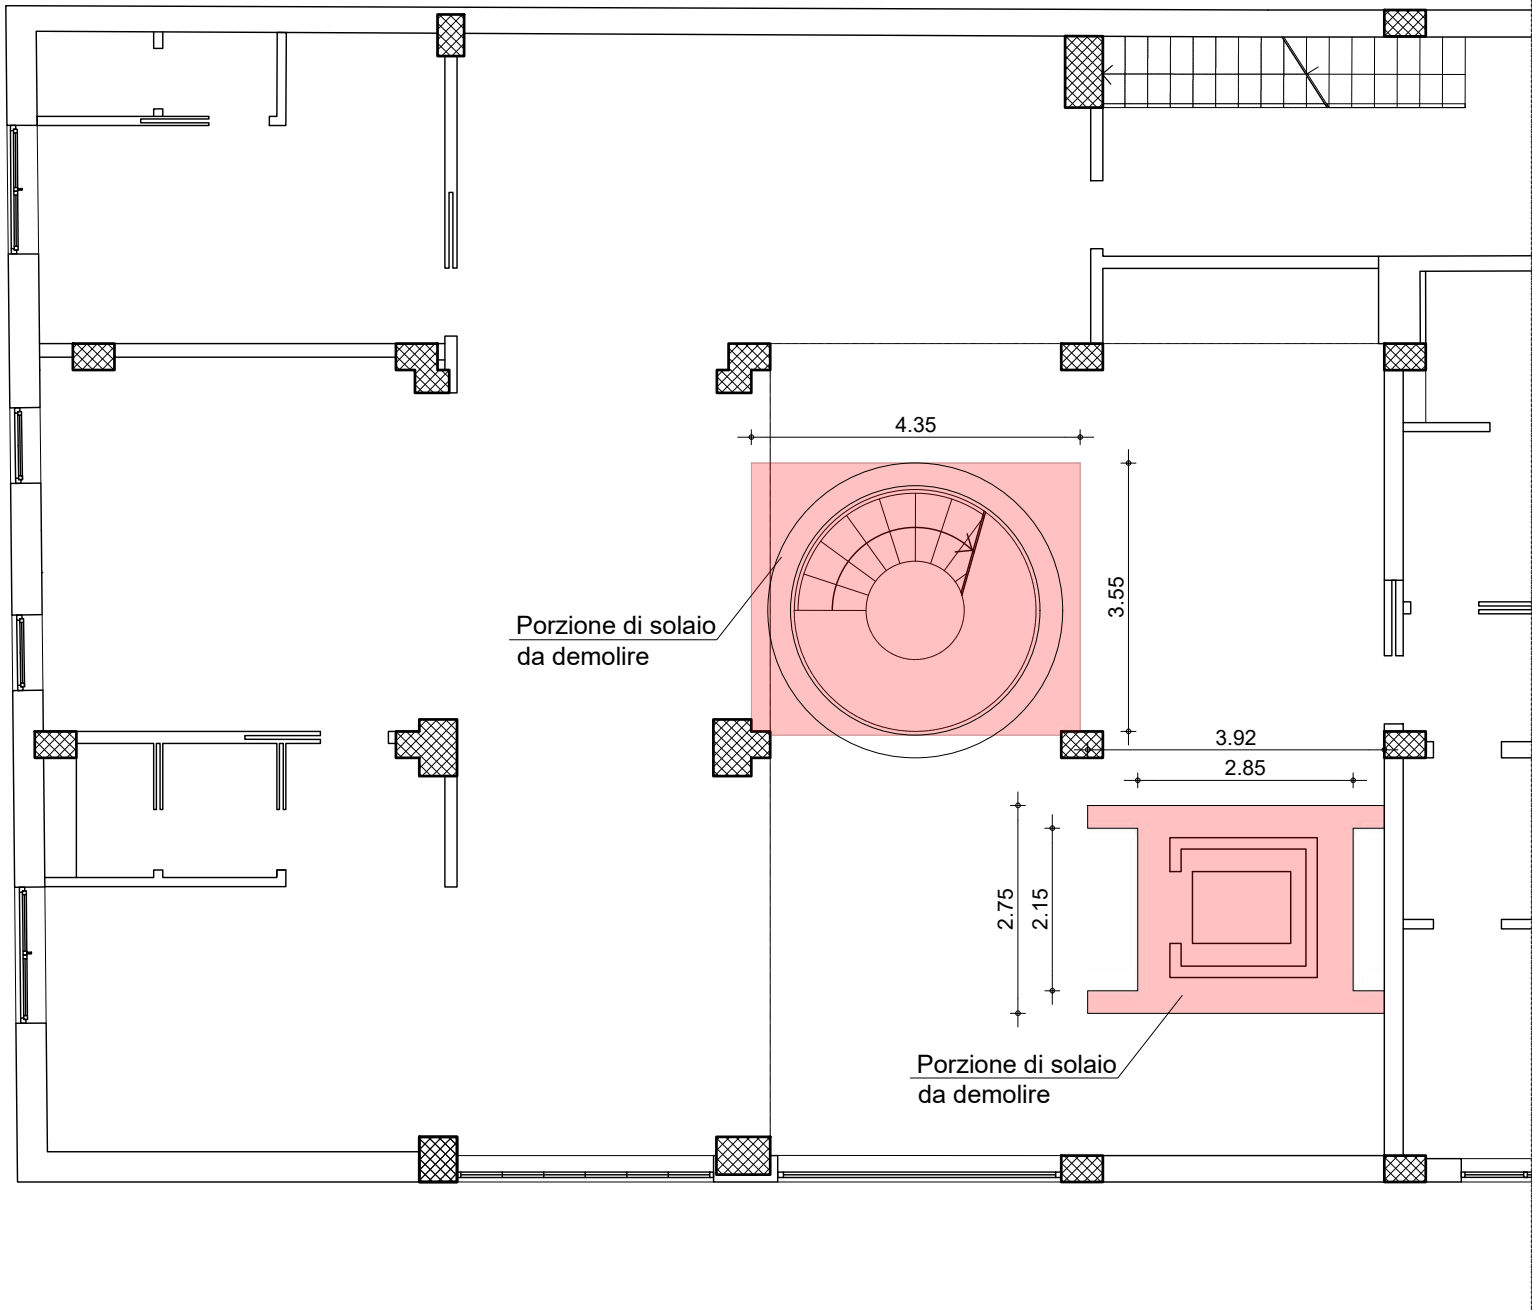


Trave filo 2-12
scala 1/50

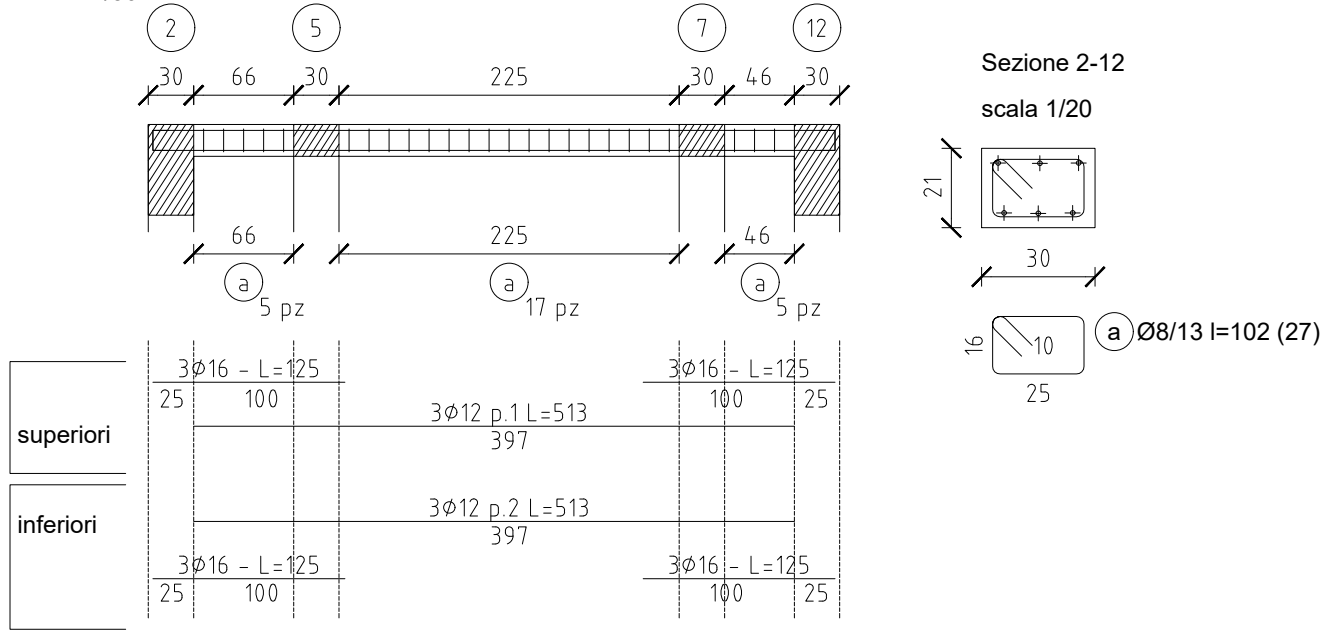

Trave filo 3-13
scala 1/50

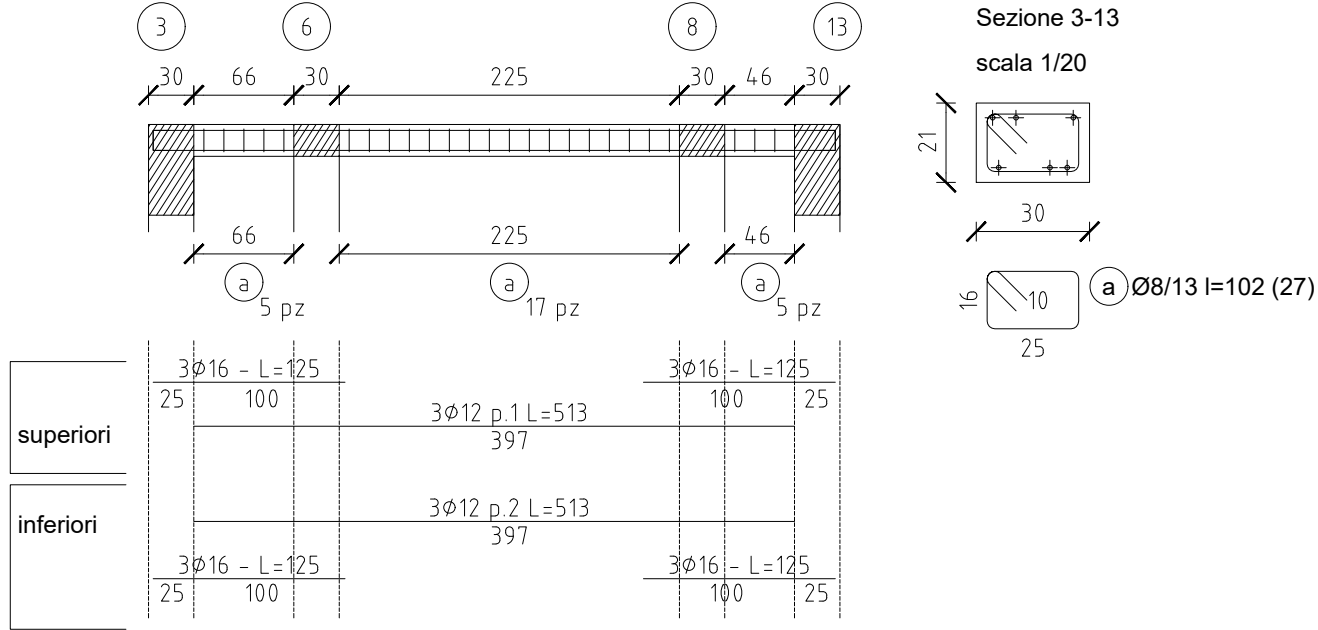

Trave filo 5-6
scala 1/50

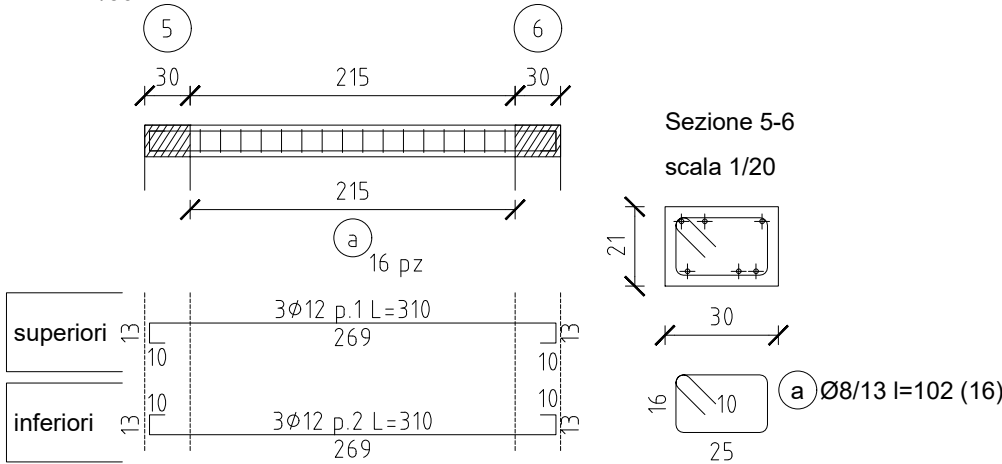

Trave filo 7-8
scala 1/50

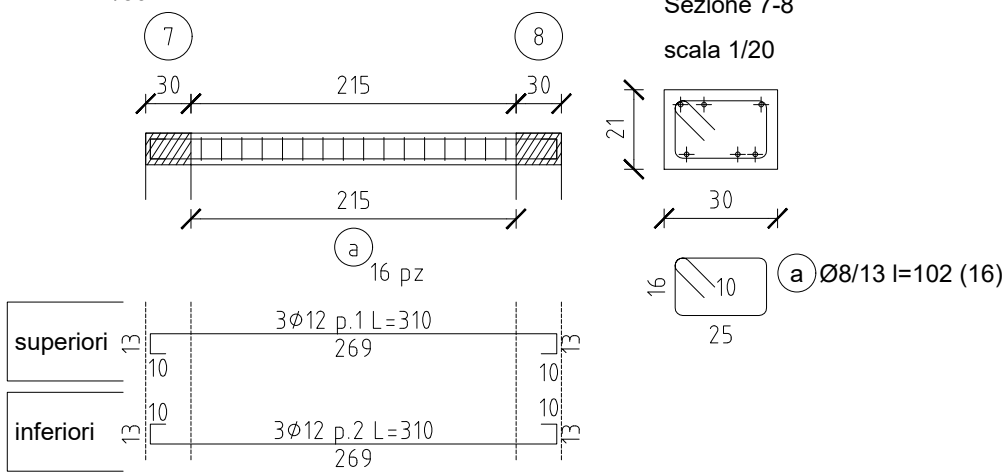


TABELLA DEI MATERIALI

STRUTTURE GETTATE IN OPERA

- Cls per magrone : C12/15 - Rck 150 MPa
- Cls in fondazione : C25/30 - Rck 300 MPa
- Cls in elevazione : C25/30 - Rck 300 MPa
- Classe di esposizione XC1 (UNI EN 206 - 1:2006)
- Classe di consistenza S4 (UNI EN 206 - 1:2006)
- Barre metalliche per c.a.: tipo B450C
- Rapporto massimo acqua/cemento 0,60
- Diametro massimo aggregato 30 mm
- Giunzioni delle armature: Sovrapposizione > 40 diametri
- Copriferro: 2.5 cm
- Ancorante chimico: Tipo Hilti Hit-Hy 200



COMUNE DI BORGETTO
Città Metropolitana di Palermo
Piazza Vittorio Emanuele Orlando 1 - cap 90042 Borgetto
TEL: 091/9892923 - www.comune.borgetto.pa.it
E-Mail: ufficio.manutenzioni@comune.borgetto.pa.it
Pec: ufficioprotocollo@pec.it - ufficiotecnico@pec.it
Cod. Fisc. 00518510821 - Part. IVA 00518510821

PROGETTO DEFINITIVO/ESECUTIVO
PON LEGALITÀ 2014-2020 - ASSE 3, AZIONE 3.1.1
PROGETTAZIONE DEFINITIVA-ESECUTIVA, COORDINAMENTO DELLA SICUREZZA IN FASE ESECUTIVA, DIREZIONE LAVORI E CONTABILITÀ DEI "LAVORI DI RIQUALIFICAZIONE E DI RICONVERSIONE DEL BENE CONFISCATO ALLA CRIMINALITÀ ORGANIZZATA SITO IN VIA MONTEGRAPPA, N. 20 ANGOLO VIA C. COLOMBO, DA DESTINARE A CENTRO PER DONNE VITTIME DI VIOLENZA" CUP: G36D18000150006 CIG: 83902659B4

PROGETTISTI: RTP Morpheme S.r.l./ing. Vito Speciale
MORPHEME S.r.l. (capogruppo)
Via Veneto 2b - sc.C - 89123 Reggio Calabria - Italy
P. IVA 02934560800 Tel.Fax +39 09651716586
info@morpheme.it - www.morpheme.it

Arch. **Ilario TASSONE** (P.M. - BIM manager - Architettura - Strutture - Impianti)
Arch. **Simona LABATE** (Architettura)
Ing. **Gabriele UCCELLATORE** (Strutture)
Ing. **Giacomo MAJORINI** (Imp. elettrici e speciali)
Arch. **Pasquale BRUNO** (Acustica)
Geol. **Antonio Tiberio PIZZONIA** (Geologia)

Mandante:
Ing. **Vito SPECIALE** (Impianti)

Consulenti:
Ing. **Bruno ARENA** (Impianti idrici e termici)

Collaboratori:
Arch. **Ilaria FIUMARA**
Arch. **Jannah HASSANEIN**
Ing. **Daniele FEDERICO**

RUP: ing. **Andrea SALAMONE**
COMMESSA: **25.P12.00.PE**
CONTROLLATO: **S. Labate** APPROVATO: **I. Tassone**
APRILE 2025 REV: 0
Elaborato: **ST.T.4** Scala: **1:50**

CARPENTERIE FORO SOLAIO VANO ASCENSORE

