


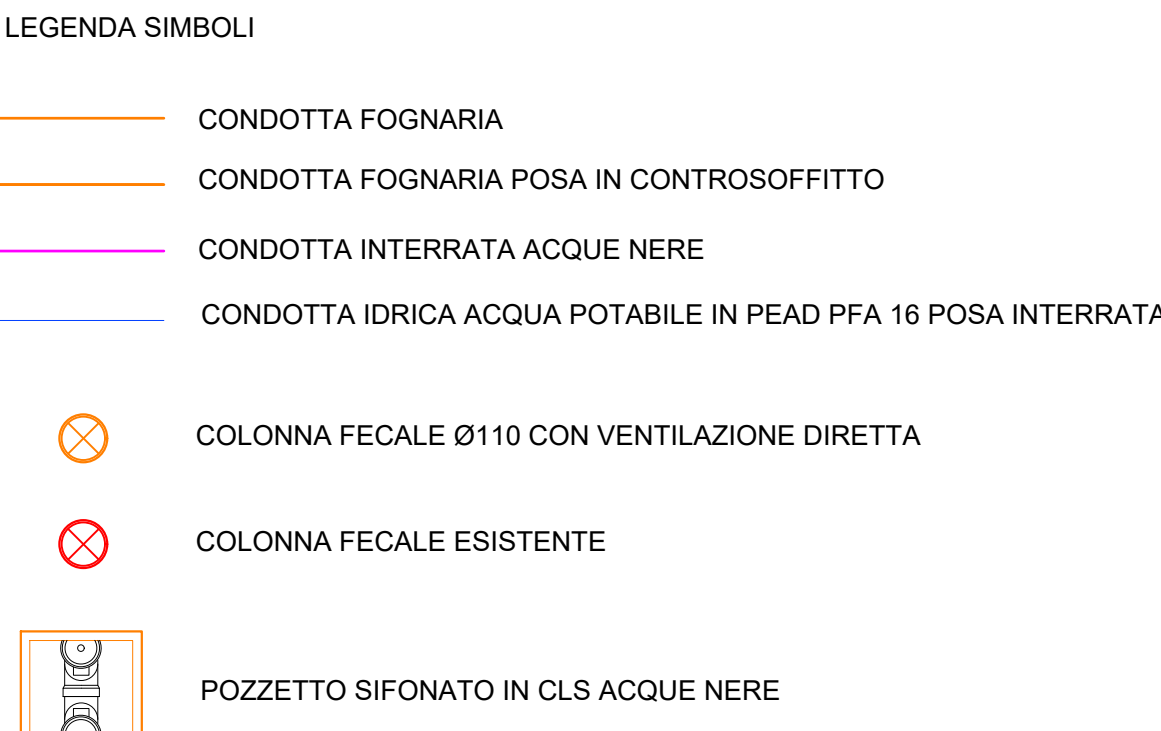

	LAVELLO
	BIDET
	LAVATOIO
	LAVABO
	VASO / VASO DISAB.
	TURCA
	DOCCIA
	LAVATRICE
	Braccioletto Scorrevole
	Manicotto di Dilatazione
	Punto Fisso



COMUNE DI BORGETTO
Città Metropolitana di Palermo
Piazza Vittorio Emanuele Orlando 1 - cap 90042 Borgetto
TEL: 091/8882622 - www.comune.borgetto.pa.it
E-Mail: ufficio.mantenim@comune.borgetto.pa.it
Pec: ufficioprotocollo@pec.it - ufficiotecnico@comune.borgetto.pa.it

PROGETTO DEFINITIVO/ESECUTIVO
FON LEGALITA' 2014-2020 - ASSE 3, AZIONE 3.1.1
PROGETTAZIONE DEFINITIVA-ESECUTIVA, COORDINAMENTO
DELLA SICUREZZA IN FASE ESECUTIVA, DIREZIONE LAVORI E
CONTABILITA' DEI "LAVORI DI RIQUALIFICAZIONE E DI
RICONVERSIONE DEL BENE CONFISCATO ALLA CRIMINALITA'
ORGANIZZATA SITO IN VIA MONTEGRAPPA, N. 20 ANGOLO
VIA C. COLOMBO, DA DESTINARE A CENTRO PER DONNE
VITTIME DI VIOLENZA" CUP: G36J18000150006 CIG: 8390265984

MORPHEME S.r.l. (socioparapubbli)
Via Veneto 2b - sc.C - 89123 Reggio Calabria - Italy
P. IVA 02934660800 Tel./Fax +39 09651716586
info@escrpheme.it - www.morpheme.it

Arch. **Ilario TASSONE** (P.M. - B.M. manager - Architettura - Strutture - Impianti)
Arch. **Simona LABATE** (Architettura)
Ing. **Gabriele UCCELLATORE** (Strutture)
Ing. **Giacomo MAJORINI** (Imp. elettrici e speciali)
Arch. **Pasquale BRUNO** (Acustica)
Geol. **Antonio Tiberio PIZZONIA** (Geologia)

Mandante:
Ing. Vito SPECIALE (imp/ont)

Consulenti:
Ing. **Bruno ARENA** (Impianti idrici e termici)

Collaboratori:
Arch. Ilaria FIUMARA
Arch. Jannah HASSANEIN
Ing. Daniele FEDERICO

RUP: ing. Andrea SALAMONE
COMMESSA: 25.912.00.PE

CONTROLLATO: S. Labate APPROVATO: I. Tassone

Elaborato: **IS.T.3** Scala: **1:50**

IMPIANTI DI SCARICO

RETE PIANO TERRA

PIANTA PIANO TERRA